

Mapa do celów projektowych
skala 1:500

woj: świętokrzyskie
pow. pińczowski
wieś: Rudawa
jednostka ewidencyjna: Złota - 260805_2
obręb ewidencyjny: Rudawa - 260805_2.0009
działka : 176
sekcja: 7.133.17.212.3, 7.133.17.212.4
zgłoszenie pracy geodezyjnej: GN.VIII.6642.1473.2019
układ współrzędnych prostokątnych płaskich - "PL-2000"
układ wysokości - "PL-KRON86-NH"
geodezyjny układ odniesienia: PL-ETRF2000
Granice działek zostały przyjęte zgodnie z ewidencją gruntów i budynków
Wykonał w miesiącu lipcu :
geodeta uprawniony mgr inż. Rafał Grzybaczak


Nie wyklucza się istnienia sieci podziemnego uzbrojenia terenu
które nie były przedmiotem inwentaryzacji

LEGENDA
zakres aktualizacji

PROJEKTOWANIE
mgr inż. Rafał Grzybaczak
Michałów 10, 28-411 Michałów
tel. 41 356 51 54, 355 011 091
Nr zaśw. 21621

USŁUGI GEODEZYJNE
"GEOMAG"
mgr inż. Rafał Grzybaczak
28-411 Michałów 14
tel. 509 011 091, 41 356 51 54
NIP 662-170-93-47

Michałów 20.07.2019r.

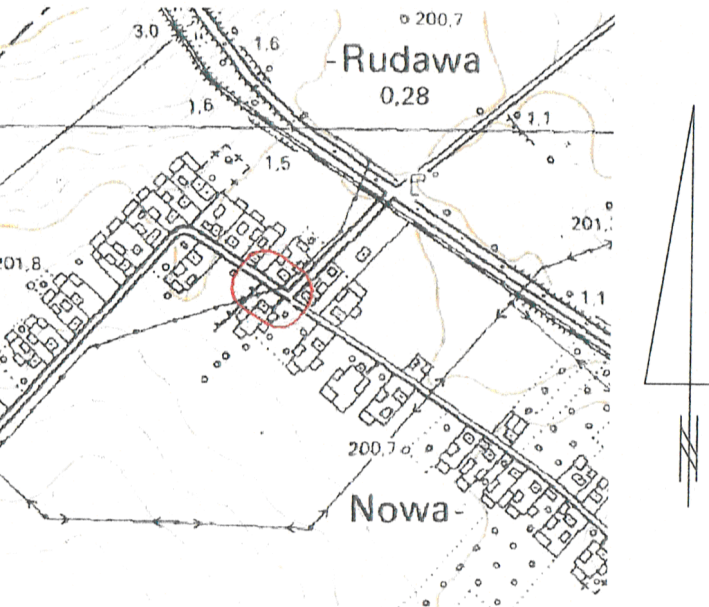


ORIENTACJA

Podpisuje się zgodność niniejszej kopii z treścią materiału państwowego zasobu geodezyjnego i kartograficznego	
Organ prowadzący państwowy zasób geodezyjny i kartograficzny	STAROSTA PIŃCZOWSKI
Nazwa materiału zasobu	Kopie mapy P. 2608 2019 524
Identyfikator ewidencyjny materiału zasobu	GN.VIII.6642.2.1052.1019
Data wydania kopii	2019-08-20
Imię, nazwisko i podpis osoby reprezentującej organ	

ZŁOTY STAROSTA
GEODETA POWIATOWY
mgr inż. Jarosław Sadura

LEGENDA
- - - A-B-C-D-A zakres opracowania i wniosku o pozwolenie na budowę
W1, W2 - węzły wodociągowe
Hp - istniejący hydrant p.poż. DN80

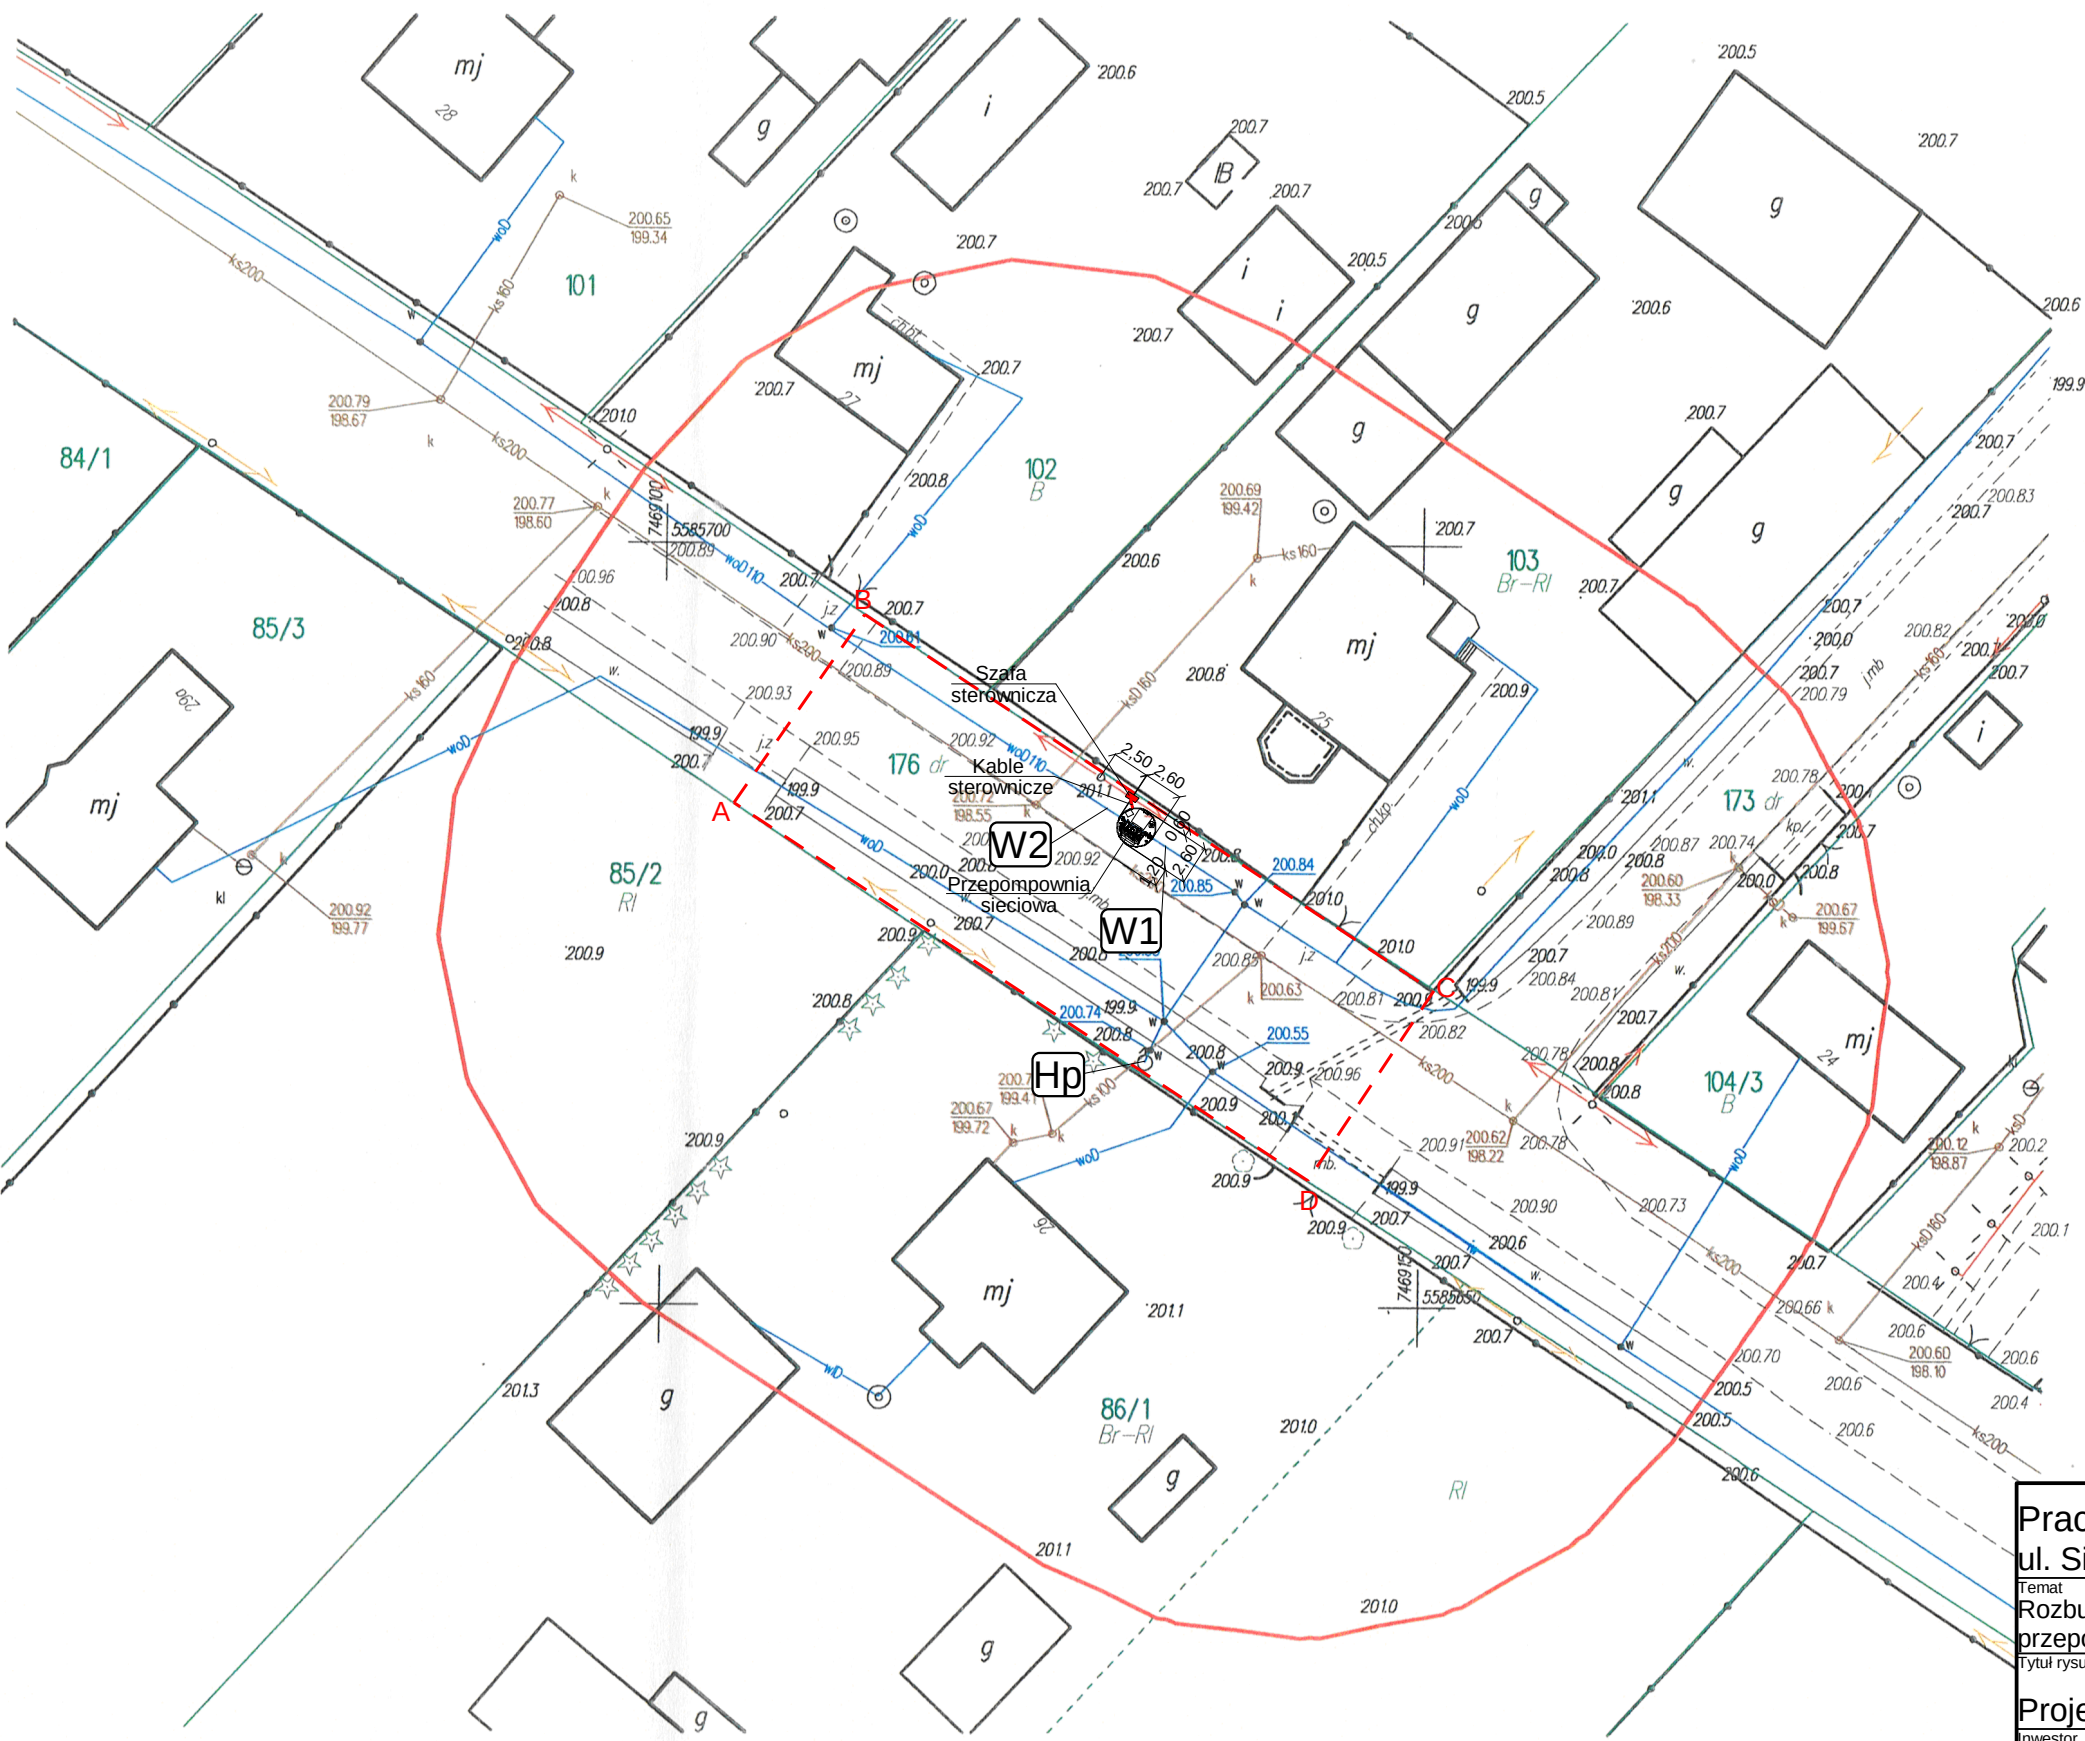

Pracownia Projektowa, inż. Grzegorz Możdżeń ul. Sienkiewicza 64, 28-500 Kazimierza Wielka	
Temat Rozbudowa wodociągów na terenie Gminy Złota - budowa przepompowni sieciowej na wodociągu w miejscowości Rudawa	Faza PB + PW
Tytuł rysunku Projekt zagospodarowania terenu	Data 10.2019
Investor Gmina Złota, ul. Sienkiewicza 79, 28-425 Złota	Skala 1:500
Autor projektu inż. Grzegorz Możdżeń SWK/0099/POOS/05	Podpis Nr rys. IS-02
Sprawdził mgr inż. Edward Kawa 184/98	Podpis